

版次 Persons No.	专业	签字	日期	专业	签字	日期	专业	签字	日期
	道路			排水			结构		
A	专业	签字	日期	专业	签字	日期	专业	签字	日期
	道路			电气			桥梁		

[illegible]

均满足规范要求。

9 电缆敷设

照明电缆在绿化带内及人行道下穿ø75 PE 管保护，过道路穿 ø100 热镀锌厚壁钢管保护，电缆保护管管口应无毛刺和尖锐棱角。钢管两端应做成喇叭口，应确保管内洁净，不得漏入水泥砂浆及碎杂物，每根管内应预留 8# 铅线一根。过道路保护管埋深 1 米。路灯供电线路采用 380V 三相五线电缆，每杆灯按顺序依次接在 L1、L2 和 L3 相序上，配线回路力求三相负载距平衡。

电缆规格为 YJV-1KV-5x16，灯杆内照明线采用铜芯塑料护套线 BVV-0.5kV-3×2.5。电缆在杆内接线，灯杆维护门内设专用照明接线盒。

10 接地保护

道路照明工程采用 TT 制保护接地系统，接地极采用镀锌角钢制作，接地电阻不大于 4 欧；每杆灯基础均需做保护接地，出线设置 RCD，做法见施工图。灯杆、灯具、就地配电箱外壳等不带电金属物体也需可靠接地。

11 电气施工要求

电气安装工程应严格按照国家有关的施工及验收规范进行，工程内的高压电气装置、变压器、低压电气装置、照明灯具、电缆线路及接地装置等均应遵守下列国标的规定：

- （1）《电气装置安装工程高压电器施工及验收规范》 GB50147-2010
- （2）《电气装置安装工程电力变压器、油浸电抗器、互感器施工及验收规范》GBJ148-2010
- （3）《电气装置安装工程电缆线路施工及验收规范》 GB50168-2018
- （4）《电气装置安装工程低压电器施工及验收规范》 GB50254-2014
- （5）《建筑电气工程施工质量验收规范》 GB50303-2015
- （6）《城市道路照明工程施工及验收规程》 CJJ89-2012
- （7）《电气装置安装工程接地装置施工及验收规范》 GB50169-2016

电气施工时应严格按照上述规范及国家标准图进行，并配合土建及路面施工做好全部预埋件工程；灯杆及电缆与各种管线的间距不得低于规定标准；系统接地、保护接地及电缆接线井等的做法可参考《建筑电气安装工程图集》。

灯杆基础与各种管线及检查井的净距不宜小于 0.5m。

本施工图中的路灯基础施工图应经设备制造厂确认后方可施工，制造厂应根据实际设备的技

术参数提供相适应的配套设计图纸。

人行道上路灯、手孔井等照明设施不应妨碍无障碍通道的建设，如有冲突，照明设施应更改位置。

配电柜柜体的漆层应完整,无损伤，电器安装外观应完整且附件齐全,排列整齐,固定牢固,密封良好。各电器应能单独拆装更换,而不影响其它电器及导线束的固定。

柜内的电缆芯线,按垂直或水平有规律地配置,不歪斜交叉,备用芯线留有适当余量。

灯具配件应齐全,无机械损伤、变形、油漆剥落、灯罩破裂等现象。透命罩应有高的透明度,无气泡和明显的划痕和裂纹,有可靠的挂钩装置；通过透命罩的光,不应在地面上产生明显的亮斑和暗斑。

封闭灯具的灯头引线,应采用耐热绝缘管保护,灯罩与尾座的联接配套吻合无间隙；灯头线线芯截面为 BVV-3X2.5。

在灯架、灯盘、灯杆内穿线不得有接头，穿线洞口或管口必须光滑无毛刺。

日期		
签字		
专业	通风	
专业	暖通	
日期		
签字		
专业	结构	梁
专业	结构	桥
日期		
签字		
专业	水电	气
专业	排水	电
日期		
签字		
专业	道路	通
专业	道路	交
版本	A	


林同棧国际工程咨询(中国)有限公司 T. Y. Lin International Engineering Consulting (China) Co.,Ltd	工程名称	玉帶紫宸小区配套路新建工程	项目负责	吴志欢	吴志欢	制图	周厚杰	周厚杰	校对	王志香	王志香	审定	靳东海	靳东海	专业	照明工程	阶段	施工图
	图名	照明工程说明	专业负责	吴志欢	吴志欢	设计	周厚杰	周厚杰	审核	朱邦永	朱邦永	工程编号	122042521001	122042521001	图号	S01L001	日期	2025. 06



比例 1: 1000

版次	专业	道路	专业	日期	签字	日期	专业	签字	日期	专业	签字	日期
		交通	电气				排水			结构		
A												

林同棧国际工程咨询(中国)有限公司 T. Y. Lin International Engineering Consulting (China) Co., Ltd				工程名称 Project	玉带紫宸小区配套路新建工程			项目负责 Design Person in Charge	吴志欢	制图 Drawing	周厚杰	校对 Check	王志香	审定 Approved	靳东海	专业 Specialty	照明工程	阶段 Stage	施工图
				图名 Drawing Name	路灯总体布置图			专业负责 Specialized Person in Charge	吴志欢	设计 Design	周厚杰	审核 Examiner	朱邦永	工程编号 Project No.	122042521001	图号 Drawing No.	S01L002	日期 Date	2025.06

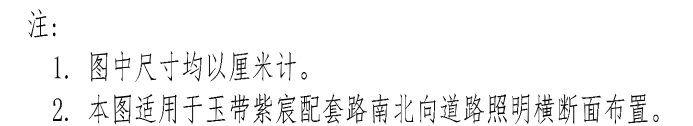

版次	专业道路	签字	日期	专业排水	签字	日期	专业结构	签字	日期	专业管道	签字	日期
	A			电气			桥梁			通风		


林同棧國際工程諮詢(中國)有限公司 T. Y. Lin International Engineering Consulting (China) Co., Ltd.	工程名称 Project:	玉带紫宸小区配套路新建工程	项目负责 Design Person in Charge	吴志欢	吴志欢	制图 Drawing	周厚杰	周厚杰	校对 Check	王志香	王志香	审定 Approved	靳东海	靳东海	专业 Speciality	照明工程	阶段 Stage	施工图
	图 名 Drawing Name:	道路照明横断面图	专业负责 Specialized Person in Charge	吴志欢	吴志欢	设计 Design	周厚杰	周厚杰	审核 Examiner	朱邦永	朱邦永	工程编号 Project No.	122042521001	122042521001	图 号 Drawing No.	S01L003	日期 Date	2025. 06



7 548984 899713

第 2 页 共 2 页

路基标准横断面 (K0+298—K0+403)

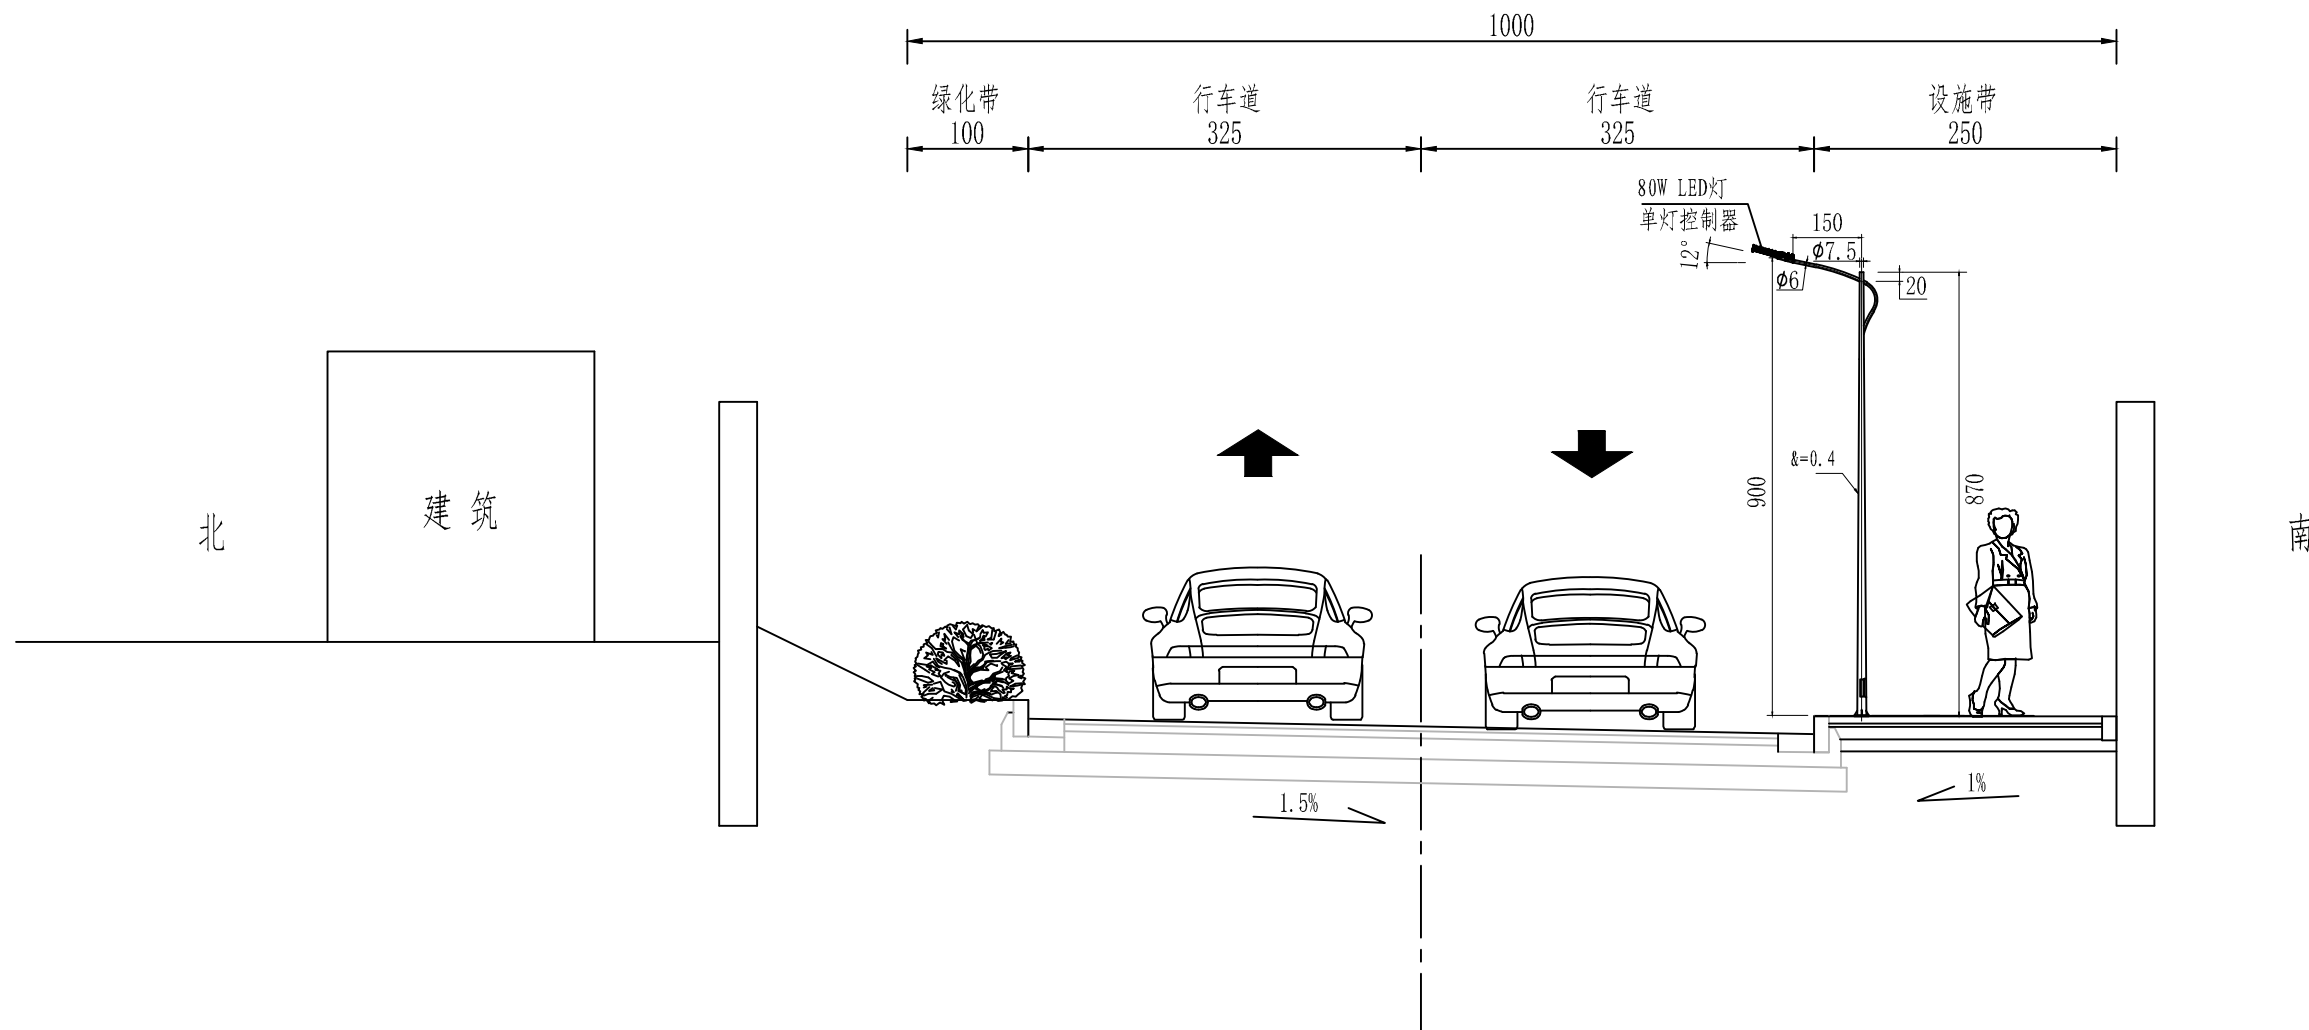

- 注:
- 图中尺寸均以厘米计。
 - 本图适用于玉带紫宸配套路东西向道路照明横断面布置。


日期		
签字		
专业	道路	风
专业	隧道	通
日期		
签字		
专业	结构	梁
专业	桥梁	桥
日期		
签字		
专业	水气	
专业	排水	电
日期		
签字		
专业	路交	通
专业	道路	交
专业	道路	交

林同棧国际工程咨询(中国)有限公司 T. Y. Lin International Engineering Consulting (China) Co., Ltd	工程名称 Project	玉带紫宸小区配套路新建工程	项目负责 Design Person in Charge	吴志欢	吴志欢	制图 Drawing	周厚杰	周厚杰	校对 Check	王志香	王志香	审定 Approved	靳东海	靳东海	专业 Specialty	照明工程	阶段 Stage	施工图
	图名 Drawing Name	道路照明横断面图	专业负责 Specialized Person in Charge	吴志欢	吴志欢	设计 Design	周厚杰	周厚杰	审核 Examiner	朱邦永	朱邦永	工程编号 Project No.	122042521001	122042521001	图号 Drawing No.	S01L003	日期 Date	2025.06



照明控制柜控制方式说明

1. 照明控制柜提供4堵位控制模式开关，提供”自动”、”强关”、”强开”、”备用”四个档位；
- 1) 通常情况下，控制柜控制楼试开关切换到‘自动’，照明控制柜接受区域控制器的自动控制；
- 2)在现场维修、 应急情况下，切换到”强关”，实现对路灯回路的强制关闭，这时区域控制器的任何开关操作与实际回路开关无关；
- 3)现场抢修工作人员， 也可在区域控制器故障的情况下，切换到”强开”，执行对路灯的人工强制开启；这时区域控制器的任何开关操作与实际回路开关无关；
- 4)控创模式开关， 提供了一个备用控制档位，可预留该应急其他方式的控制用；
2. 路灯自动控制：
- 1) 本工程道路照明采用定时控制，控制装置设于照明配电箱内；
- 2) 道路的开灯、关灯照度水平控制在15Lx~20Lx范围内。
- 3) 定时控制应随着日照的长短而自动调整开关时间，控制装置作为路灯控制系统的终端，由内部微处理器根据当地的经、纬度地理坐标自动确定每天日升日落的精确时间。
3. 路灯箱控制指示；
- 1) 对于控制取电，给出了控制用电源回路有无电指示灯XD0；
- 2)路灯控制主交流接触器开关状态指示D1， 用于清喝地指示当前的路灯 回路的供电状态；
4. 针对路灯箱门的开关进行检测，由于存在前后二扇门，因此，根据门磁开关的特征决定布设的设置方式：
- 1)如果门关闭时为常闭，则二个门磁开关进行串联布设；
- 2)如果门关闭时为开，则二个门磁开关应进行并联连接；
- 本项目中，门关闭时采用常闭设计，二个门碱开关采用串联布设。

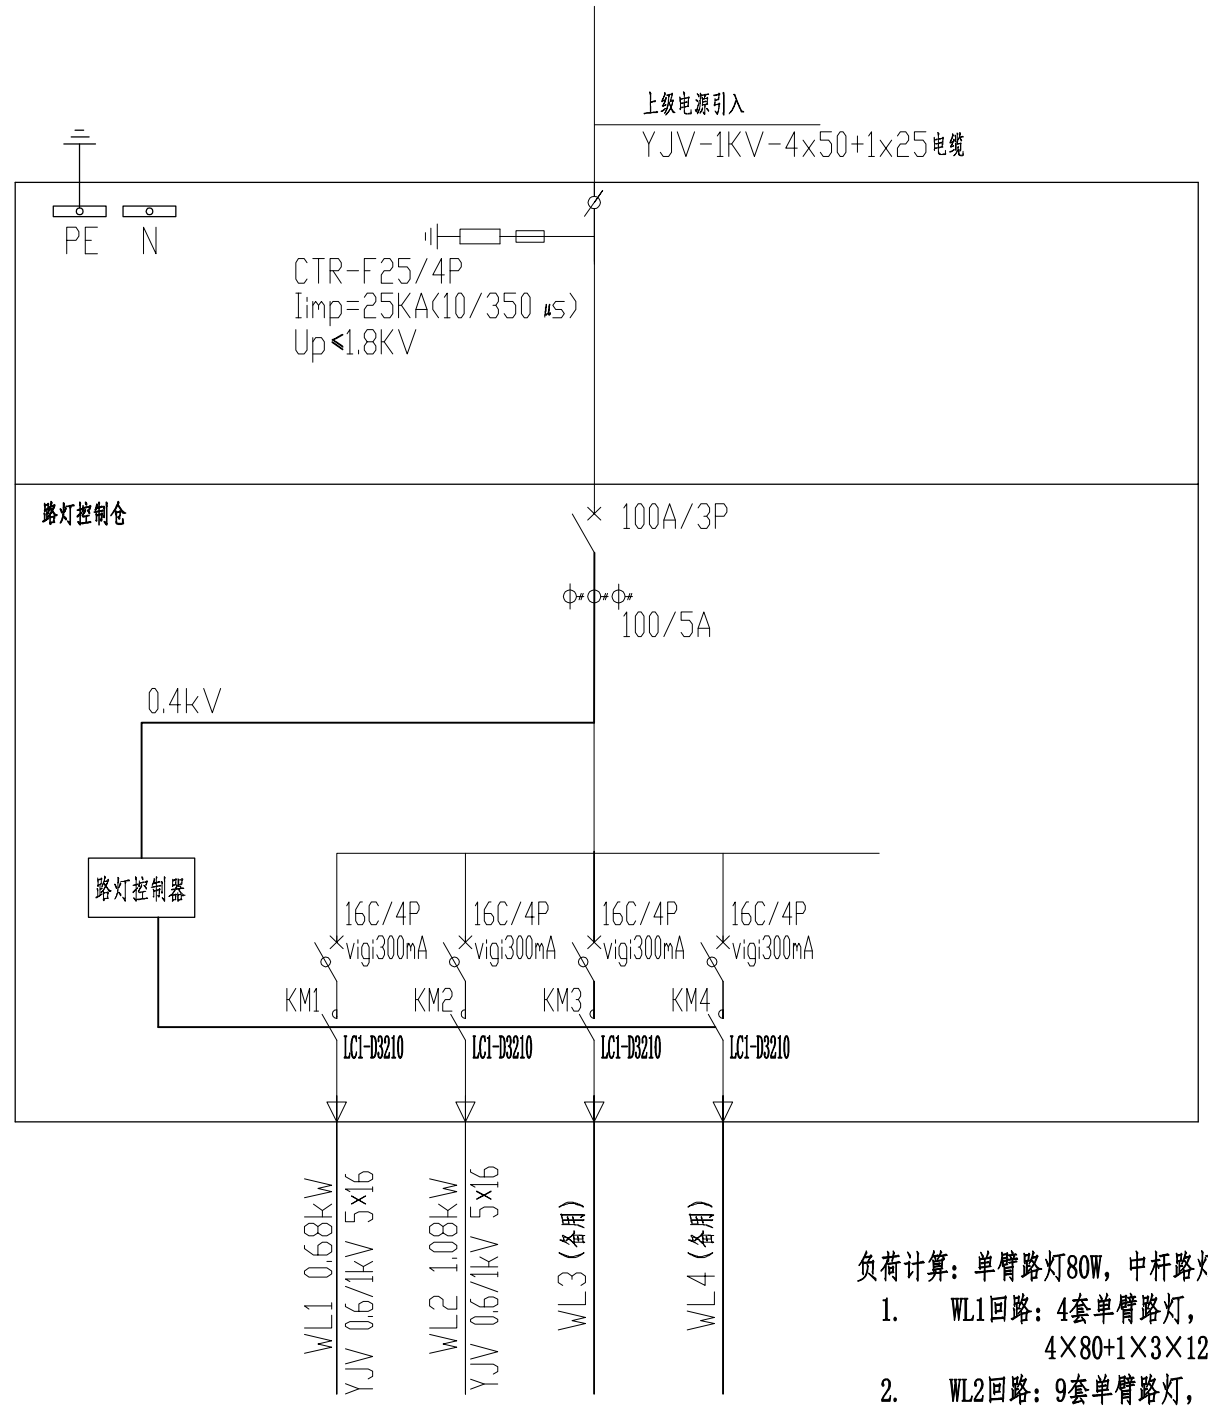

负荷计算：单臂路灯80W，中杆路灯3×120W。

1. WL1回路：4套单臂路灯，1套中杆路灯
 $4 \times 80 + 1 \times 3 \times 120 = 680W = 0.68kW$ ；

2. WL2回路：9套单臂路灯，1台中杆路灯
 $9 \times 80 + 1 \times 3 \times 120 = 1080W = 1.08kW$ 。


AL 配电系统图

共1台



日期	
签字	
专业	暖通
专业	暖通
日期	
签字	
专业	结构
专业	结构
日期	
签字	
专业	水电气
专业	水电气
日期	
签字	
专业	道路
专业	道路
版本	A

林同棣国际工程咨询（中国）有限公司 T. Y. Lin International Engineering Consulting (China) Co.,Ltd	工程名称 Project	玉带紫宸小区配套路新建工程	项目负责 Design Person in Charge	吴志欢	吴志欢	制图 Drawing	周厚杰	周厚杰	校对 Check	王志香	王志香	审定 Approved	靳东海	靳东海	专业 Specialty	照明工程	阶段 Stage	施工图
	图名 Drawing Name	照明控制柜系统图	专业负责 Specialized Person in Charge	吴志欢	吴志欢	设计 Design	周厚杰	周厚杰	审核 Examiner	朱邦永	朱邦永	工程编号 Project No.	122042521001	122042521001	图号 Drawing No.	S01L004	日期 Date	2025.06

版次 version No.	专业	签字	日期	专业	签字	日期	专业	签字	日期
	专道	路		排水			结构		
A	专业	签字	日期	专业	签字	日期	专业	签字	日期
	专道			电气			桥梁		

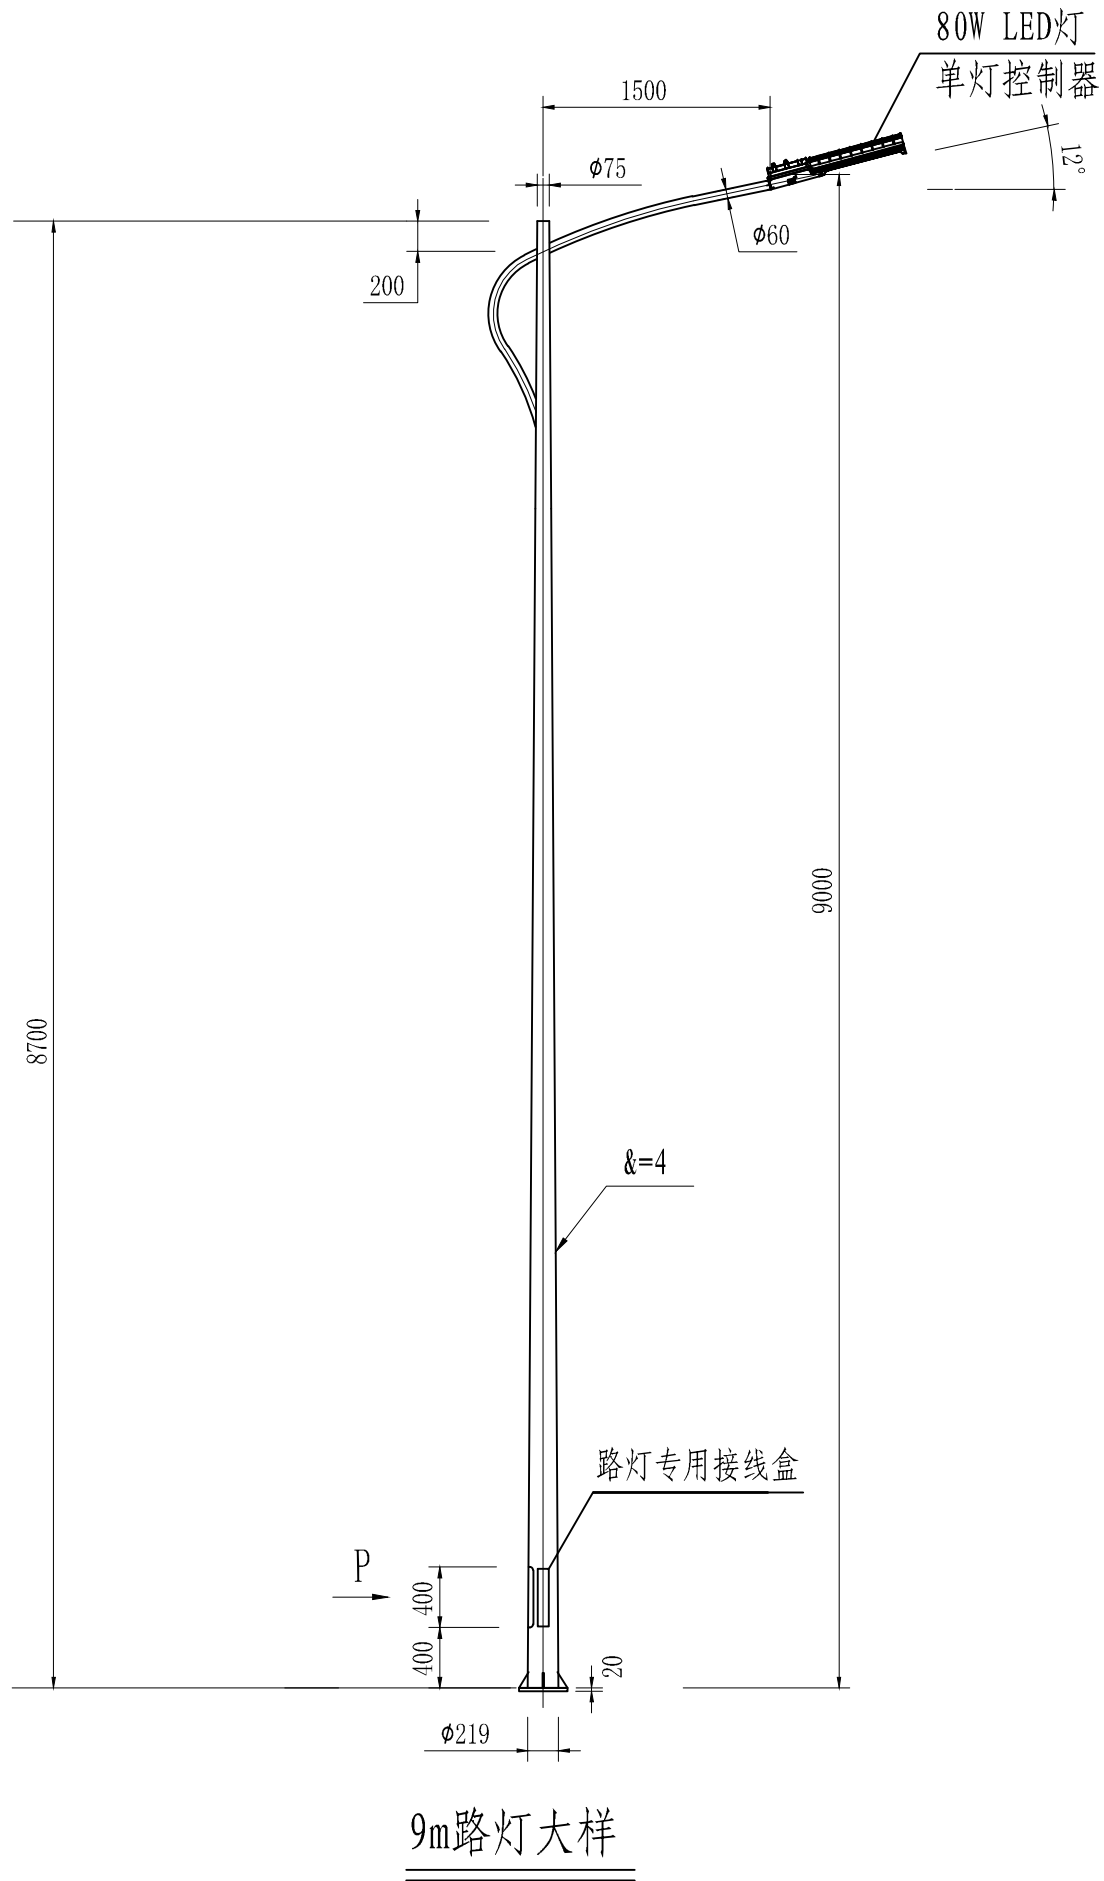


单灯控制器参数
输入电压: 220--240V
输入电流: 0--2A
输入频率: 50/60Hz
输出电压: 220--240V

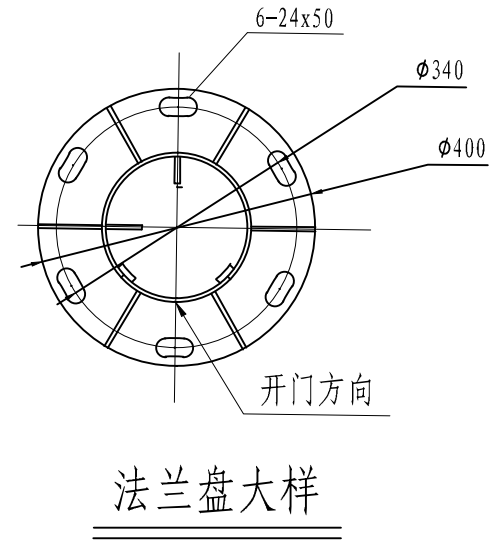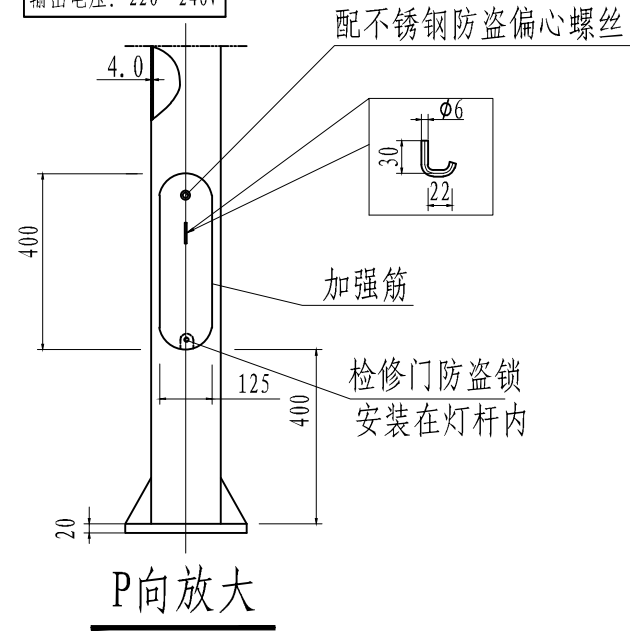

- 说明:
1. 本图单位以毫米计。
 2. 路灯大样仅供参考, 样式由业主确定。
 3. 杆体设计和制造应符合GB135-2019高耸结构设计规范和GB17-2017钢结构设计规范, 以及国家行业标准或市级以上标准局批准的企业标准, 制造厂必须持有生产许可证。
 4. 钢结构防腐采用浸锌工艺, 灯杆浸锌厚度 $\geq 65\mu\text{m}$, 外喷防紫外线纯聚酯粉体, 厚度 $\geq 80\mu\text{m}$, 并有较好的外观效果, 最终灯杆、灯具色彩由业主定案。
 5. 路灯灯杆上应张贴二维码标识, 标识规格统一。




林同棧國際工程諮詢(中國)有限公司 T.Y. Lin International Engineering Consulting (China) Co., Ltd.	工程名称 Project:	玉带紫宸小区配套路新建工程	项目负责 Design Person in Charge	吴志欢	吴志欢	制图 Drawing	周厚杰	周厚杰	校对 Check	王志香	王志香	审定 Approved	靳东海	靳东海	专业 Speciality	照明工程	阶段 Stage	施工图
	图 名 Drawing Name	9米单臂路灯大样图	专业负责 Specialized Person in Charge	吴志欢	吴志欢	设计 Design	周厚杰	周厚杰	审核 Examiner	朱邦永	朱邦永	工程编号 Project No.	122042521001		图 号 Drawing No.	S01L005	日期 Date	2025.06

 

- 1、灯杆组合后，可抗风速40米/秒。
- 2、灯杆垂直误差不得大于总高的千分之三，直线度不得大于总长的千分之二。
- 3、灯杆设计寿命 ≥ 25 年。





工程名称 Project:	玉带紫宸小区配套路新建工程	项目负责 Design Person in Charge	吴志欢	吴志欢	制图 Drawing	周厚杰	周厚杰	校对 Check	王志香	王志香	审定 Approved	靳东海	靳东海	专业 Specialty	照明工程	阶段 Stage	施工图
图名 Drawing Name	14米中杆路灯大样图	专业负责 Specialized Person in Charge	吴志欢	吴志欢	设计 Design	周厚杰	周厚杰	审核 Examiner	朱邦永	朱邦永	工程编号 Project No.	122042521001	122042521001	图号 Drawing No.	S01L006	日期 Date	2025.06

   

8、路灯基础须经路灯供应商确认后方可采用。

林同棧國際工程諮詢(中國)有限公司
T. Y. Lin International Engineering Consulting (China) Co., Ltd.



工程名称 Project:	玉带紫宸小区配套路新建工程	项目负责 Designer in Charge	吴志欢	吴志欢	制图 Drawing	周厚杰	周厚杰	校对 Check	王志香	王志香	审定 Approved	靳东海	靳东海	专业 Specialty	照明工程	阶段 Stage	施工图
图名 Drawing Name	9米单臂路灯基础图	专业负责 Specialized Person in Charge	吴志欢	吴志欢	设计 Design	周厚杰	周厚杰	审核 Examiner	朱邦永	朱邦永	工程编号 Project No.	122042521001	122042521001	图号 Drawing No.	S01L007	日期 Date	2025.06

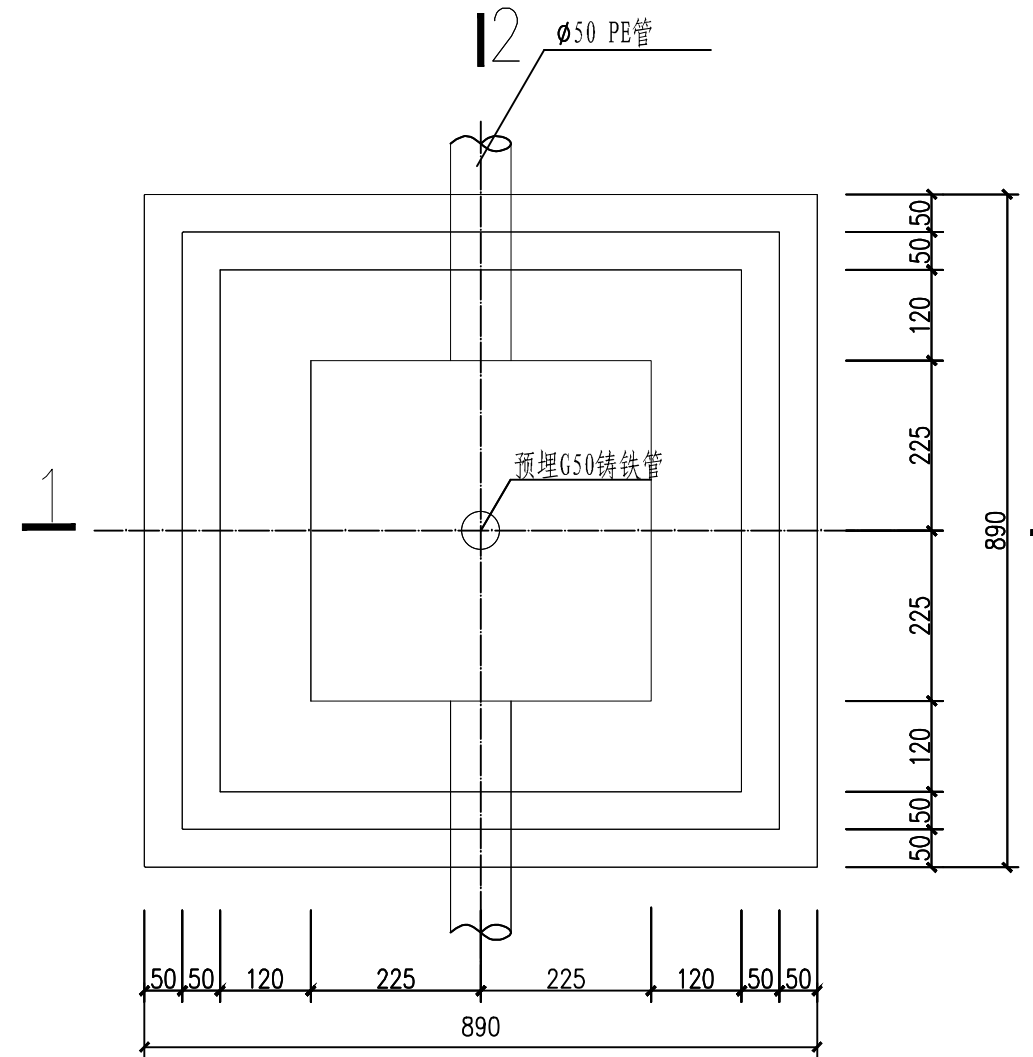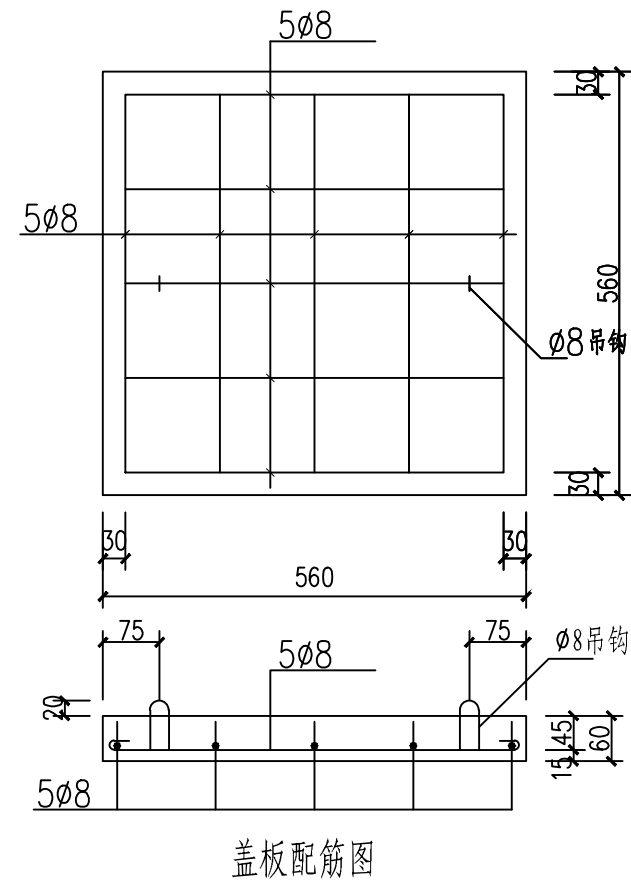

12
手孔井平面图



版次	专业道路	签字	日期	专业排水	签字	日期	专业结构	签字	日期	专业管道	签字	日期
	A			电气			桥梁			通风		

林同棧國際工程諮詢(中國)有限公司 T.Y. Lin International Engineering Consulting (China) Co., Ltd.	工程名称 Project:	玉带紫宸小区配套路新建工程	项目负责 Design Person in Charge	吴志欢	吴志欢	制图 Drawing	周厚杰	周厚杰	校对 Check	王志香	王志香	审定 Approved	靳东海	靳东海	专业 Specialty	照明工程	阶段 Stage	施工图
	图名 Drawing Name	手孔井大样图	专业负责 Specialized Person in Charge	吴志欢	吴志欢	设计 Design	周厚杰	周厚杰	审核 Examiner	朱邦永	朱邦永	工程编号 Project No.	122042521001	122042521001	图号 Drawing No.	S01L009	日期 Date	2025.06

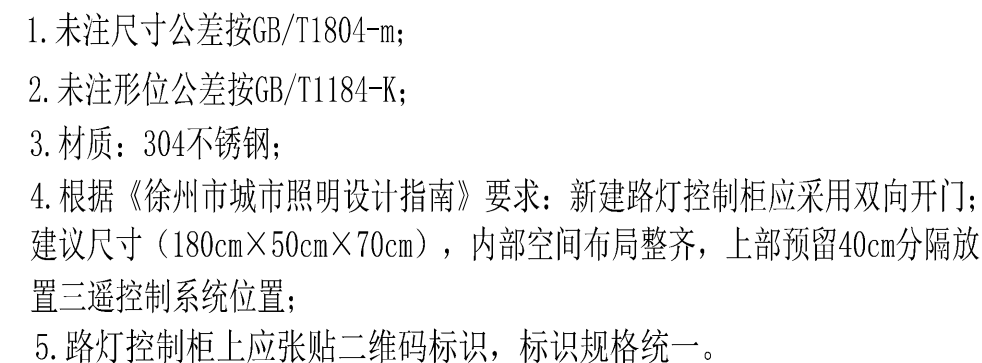 


版次	专业道路	签字	日期	专业排水	签字	日期	专业结构	签字	日期	专业管道	签字	日期
	专业道路	签字	日期	专业排水	签字	日期	专业结构	签字	日期	专业管道	签字	日期
A	专业道路	签字	日期	专业排水	签字	日期	专业结构	签字	日期	专业管道	签字	日期


林同棧國際工程諮詢(中國)有限公司 T.Y. Lin International Engineering Consulting (China) Co., Ltd.	工程名称 Project:	玉带紫宸小区配套路新建工程	项目负责 Design Person in Charge	吴志欢	吴志欢	制图 Drawing	周厚杰	周厚杰	校对 Check	王志香	王志香	审定 Approved	靳东海	靳东海	专业 Specialty	照明工程	阶段 Stage	施工图
	图名 Drawing Name:	路灯控制柜大样	专业负责 Specialized Person in Charge	吴志欢	吴志欢	设计 Design	周厚杰	周厚杰	审核 Examiner	朱邦永	朱邦永	工程编号 Project No.	122042521001	122042521001	图号 Drawing No.	S01L010	日期 Date	2025.06

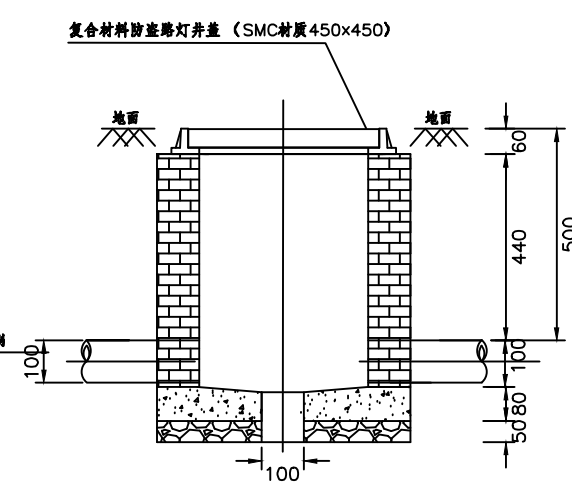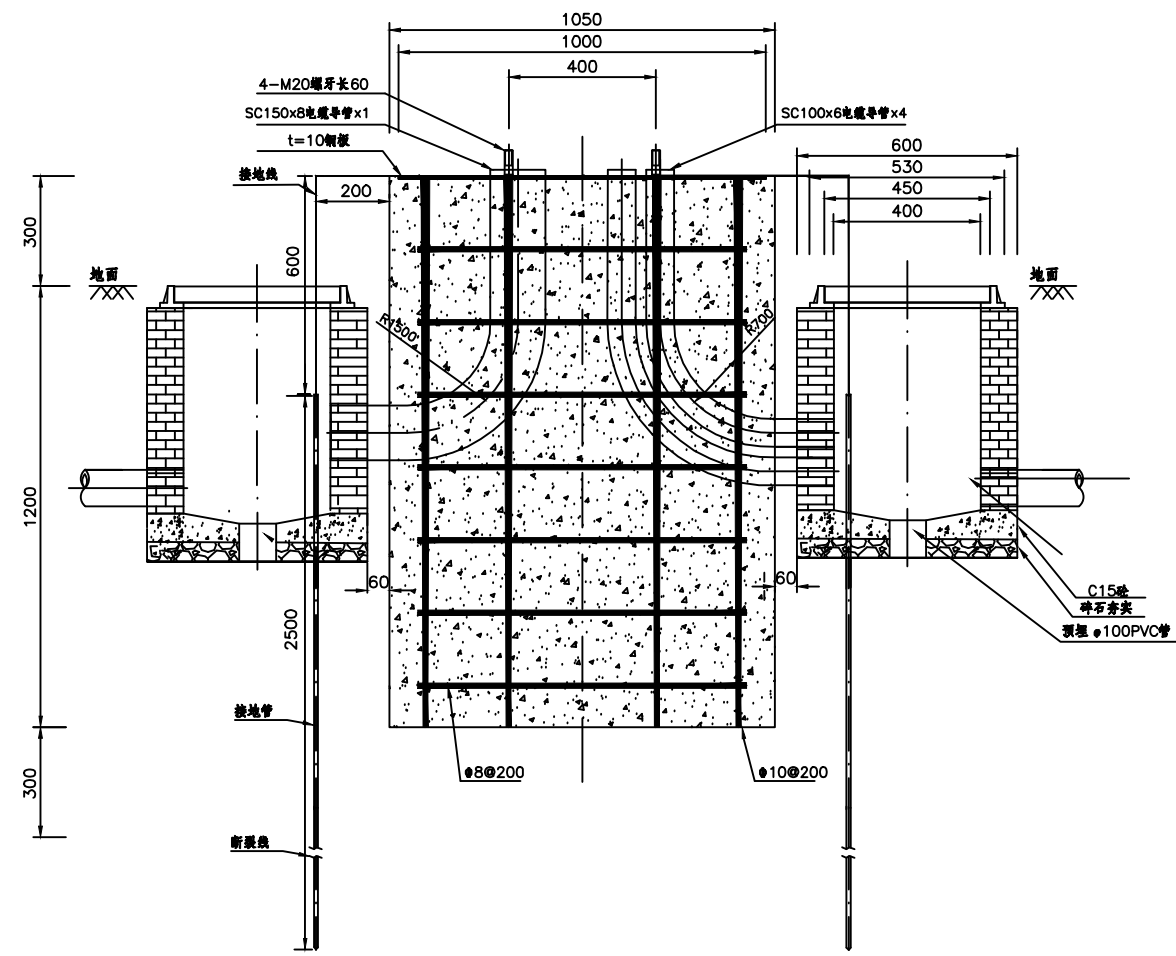

设施带路灯窨井施工图

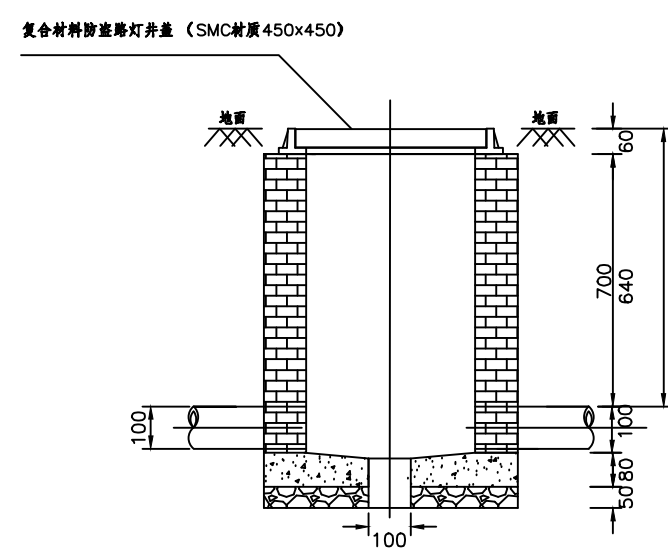

绿化带路灯窨井施工图

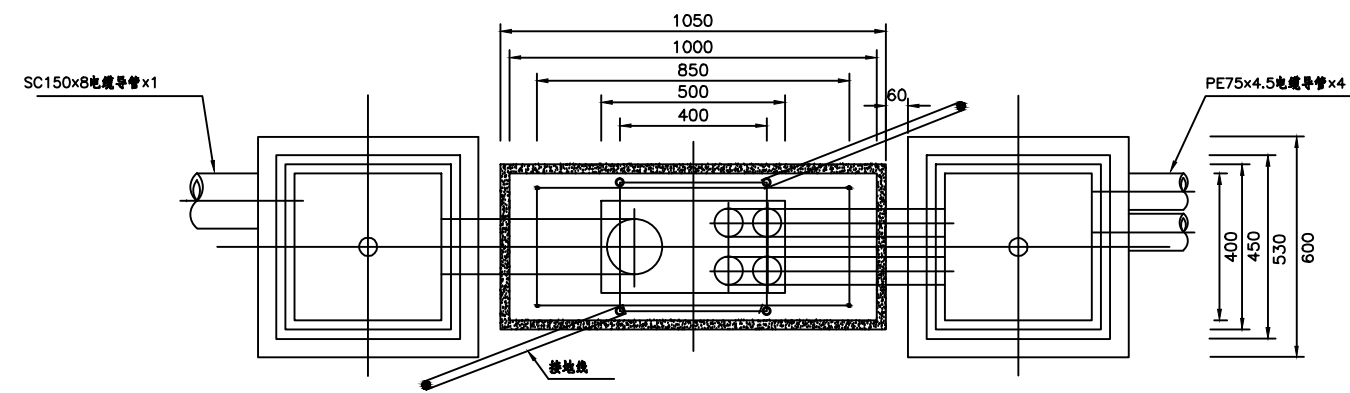

施工说明:

- 1、图式尺寸均为毫米。
- 2、路灯基础用C25混凝土，混凝土应按《混凝土结构工程施工质量验收规程》(GB50204-2002) 浇制。
- 3、路灯SC100*6预埋弯管根据实际穿线情况进行放置。
- 4、路灯接地线采用镀锌扁钢焊接在接地管上,接地线与路灯灯杆在法兰盘的螺栓上连接并用螺母固定。

日期	
签字	
专业	通风
专业	暖通
日期	
签字	
专业	桥梁
专业	结构
日期	
签字	
专业	电气
专业	排水
日期	
签字	
专业	道路
专业	交通
版本	A

林同棧国际工程咨询(中国)有限公司
T. Y. Lin International Engineering Consulting (China) Co., Ltd

工程名称	玉带紫宸小区配套路新建工程	项目负责人	吴志欢	制图	周厚杰	校对	王志香	审定	靳东海	专业	照明工程	阶段	施工图
图名	路灯控制柜基础大样	专业负责	吴志欢	设计	周厚杰	审核	朱邦永	工程编号	122042521001	图号	S01L011	日期	2025.06

版次	A	专业	道路	交通	签字		日期	
		专业	排水	电气	签字		日期	
		专业	结构	桥梁	签字		日期	
		专业	隧道	通风	签字		日期	



7 548985 071422

序号	名称	规格	数量	单位	备注	
1	路灯控制柜	详见图纸	1	套	成套	
2	单臂路灯	9mLED-80W	13	套		
3	中杆路灯	14mLED-3*120W	2	套		
4	低压电缆	YJV-1kV-4*50+1*25	35	米	暂列	
5	低压电缆	YJV-1kV-5*16	403	米	暂列	
6	低压电缆	BVV-500-3*2.5	155	米	暂列	
7	穿刺线夹	DXF1	38	个		
8	低压电缆套管	PE75 壁厚4.5mm	289	米	暂列	
9	镀锌钢管	DN100 壁厚6.0mm	210	米	暂列	
10	镀锌扁钢	热镀锌 -40*4	18	米	暂列	
11	手孔井	0.45*0.45*0.37	10	座		
12	接地极	∠50*50*5角钢 L=2.5m	17	根	暂列	
13	路灯基础		15	个		
14	路灯控制柜基础		1	个		
15	窨井		2	个		
16	外电接入		1	项		

林同棣国际工程咨询（中国）有限公司 T. Y. Lin International Engineering Consulting (China) Co.,Ltd		工程名称	玉带紫宸小区配套路新建工程			项目负责	吴志欢	吴志欢	制图	周厚杰	周厚杰	校对	王志香	王志香	审定	靳东海	靳东海	专业	照明工程	阶段	施工图
		图 名	主设备材料清册			专业负责	吴志欢	吴志欢	设计	周厚杰	周厚杰	审核	朱邦永	朱邦永	工程编号	122042521001	122042521001	图号	S01L012	日期	2025.06

版次 Version No.	A	专业道路交通	签字	日期	专业排水电气	签字	日期	专业结构桥梁	签字	日期	专业暖通	签字	日期

林同棧国际工程咨询（中国）有限公司
T. Y. Lin International Engineering Consulting (China) Co.,Ltd

工程名称
Project:玉带紫宸小区配套路新建工程

图 名
Drawing Name:图纸目录

项目负责
Design Person in Charge:周厚杰周厚杰

专业负责
Specialized Person in Charge:高晴高晴

制 图
Drawing:高晴高晴

设 计
Design:高晴高晴

校 对
Check:王志香王志香

审 核
Examiner:吴志欢吴志欢

审 定
Approved:靳东海靳东海

工程编号
Project No.:122042521001

专 业
Specialty:绿化工程

图 号
Drawing No.:S01B000

阶 段
Stage:施工图

日 期
Date:2025.06

绿化施工图设计说明

道路环境及附属设施	至乔木主干最小间距	至灌木中心最小间距
有窗建筑外墙	3.0	1.5
无窗建筑外墙	2.0	1.5
人行道边缘	0.75	0.5
车行道路边缘	1.5	0.5
电线塔、柱、杆	2.0	不限
冷却塔	塔高1.5	不限
排水明沟边缘	1.0	0.5
铁路中心线	8.0	4.0
邮筒、路牌、站标	1.2	1.2
警亭	3.0	2.0
水准点	2.0	1.0

电线电压	水平间距	垂直间距
1KV	1.0	1.0
1~20KV	3.0	3.0
35~110KV	4.0	4.0
154~220KV	5.0	5.0

单位及设计单位，以便及时处理。

1、甲方确认的方案设计图及本项目相应的设计任务书、其他设计图纸。

《园林绿化管养规范》

《城市道路绿化规划与设计规范》

《城市绿化和园林绿地用植物材料木本苗》

《城市绿化和园林绿地用植物材料球根花卉种球》

版次	专业		签字	日期	专业		签字	日期	专业		签字	日期
	道路	隧道			结构	桥梁			通风			
Version No.	专业		签字	日期	专业		签字	日期	专业		签字	日期
A	道路	隧道			结构	桥梁			通风			

林同棧國際工程諮詢(中國)有限公司 T. Y. Lin International Engineering Consulting (China) Co., Ltd	工程名称	玉带紫宸小区配套路新建工程	项目负责	周厚杰	周厚杰	制图	高晴	高晴	校对	王志香	王志香	审定	靳东海	靳东海	专业	绿化工程	阶段	施工图
	图名	绿化工程设计说明	专业负责	高晴	高晴	设计	高晴	高晴	审核	吴志欢	吴志欢	工程编号	122042521001	122042521001	图号	S01B001	日期	2025.06




序号	图例	植物名称	规格参数 (cm)				数量	单位	备 注
			胸 径	地 径	高 度	蓬 径			
01		泰山松		d:8	H:150-200	P:150-200	2	株	造型树，树形优美。
02		本石楠		d:10	H:300-350	P:200-250	5	株	全冠，树形优美。
03		鸡爪槭		d:8	H:200-230	P:180-200	3	株	全冠，树形优美,分枝点0.8-1.0米
04		亮晶女贞球			H:100-120	P:100-120	2	株	修剪后的规格，形好密实，不脱角。
05		红叶石楠球			H:150-200	P:180-200	3	株	修剪后的规格，形好密实。
06		红花继木球			H:120-150	P:120-150	3	株	修剪后的规格，形好密实，不脱角。

序号	图例	植物名称	规格参数 (cm)			数量	单位	备注
			高度(H)	蓬径(p)	密度			
01		红叶石楠	40	30-35	49株/M ²	240	平方米	毛球, 密植不露土, 每株6分枝以上
02		金边黄杨	40	30-35	49株/M ²	21	平方米	毛球, 密植不露土, 每株6分枝以上
03		迎春	50	30	36株/M ²	26	平方米	5分枝, 形态优美, 每穴3株。
04		鸢尾	25-30	25-30	49株/M ²	34	平方米	2-3芽/丛
05		外购种植土				240	立方米	
06		垃圾清理				140	立方米	现有杂草、乱树枝子、死株清理、绿地内建筑垃圾外运
07		景石				6	吨	湖石

备注：1、以上所列数据均为暂估量，具体应根据以现场实际需求量为准。

版次	专业		签字	日期	专业		签字	日期	专业		签字	日期
	道路	隧道			结构	桥梁			通风			
Version No.	专业		签字	日期	专业		签字	日期	专业		签字	日期
A	道路	隧道			结构	桥梁			通风			


林同棧國際工程諮詢(中國)有限公司 T. Y. Lin International Engineering Consulting (China) Co., Ltd	工程名称	玉带紫宸小区配套路新建工程	项目负责	周厚杰	周厚杰	制图	高晴	高晴	校对	王志香	王志香	审定	靳东海	靳东海	专业	绿化工程	阶段	施工图
	图名	种植苗木表	专业负责	高晴	高晴	设计	高晴	高晴	审核	吴志欢	吴志欢	工程编号	122042521001	122042521001	图号	S01B002	日期	2025.06

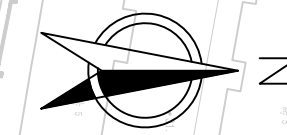


①绿化种植总平面及索引图 1: 800

版次	Version No.															
	专业		签字	日期	专业	签字	日期	专业	签字	日期	专业	签字	日期	专业	签字	日期
A	道路	交通			排水	电气			结构	桥梁				隧道	通风	

林同棧国际工程咨询(中国)有限公司 T. Y. Lin International Engineering Consulting (China) Co., Ltd.		工程名称 Project:	玉带紫宸小区配套路新建工程		项目负责 Design Person in Charge:	周厚杰	周厚杰	制图 Drawing:	高晴	高晴	校对 Check:	王志香	王志香	审定 Approved:	靳东海	靳东海	专业 Specialty:	绿化工程	阶段 Stage:	施工图
		图名 Drawing Name:	绿化种植总平面及索引图		专业负责 Specialized Person in Charge:	高晴	高晴	设计 Design:	高晴	高晴	审核 Examiner:	吴志欢	吴志欢	工程编号 Project No.:	122042521001	122042521001	图号 Drawing No.:	S01B003	日期 Date:	2025.06


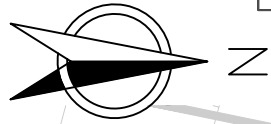


版次	图名	图号	日期	专业	道路	交通
	图名	图号	日期	专业	道路	交通
	图名	图号	日期	专业	道路	交通
	图名	图号	日期	专业	道路	交通

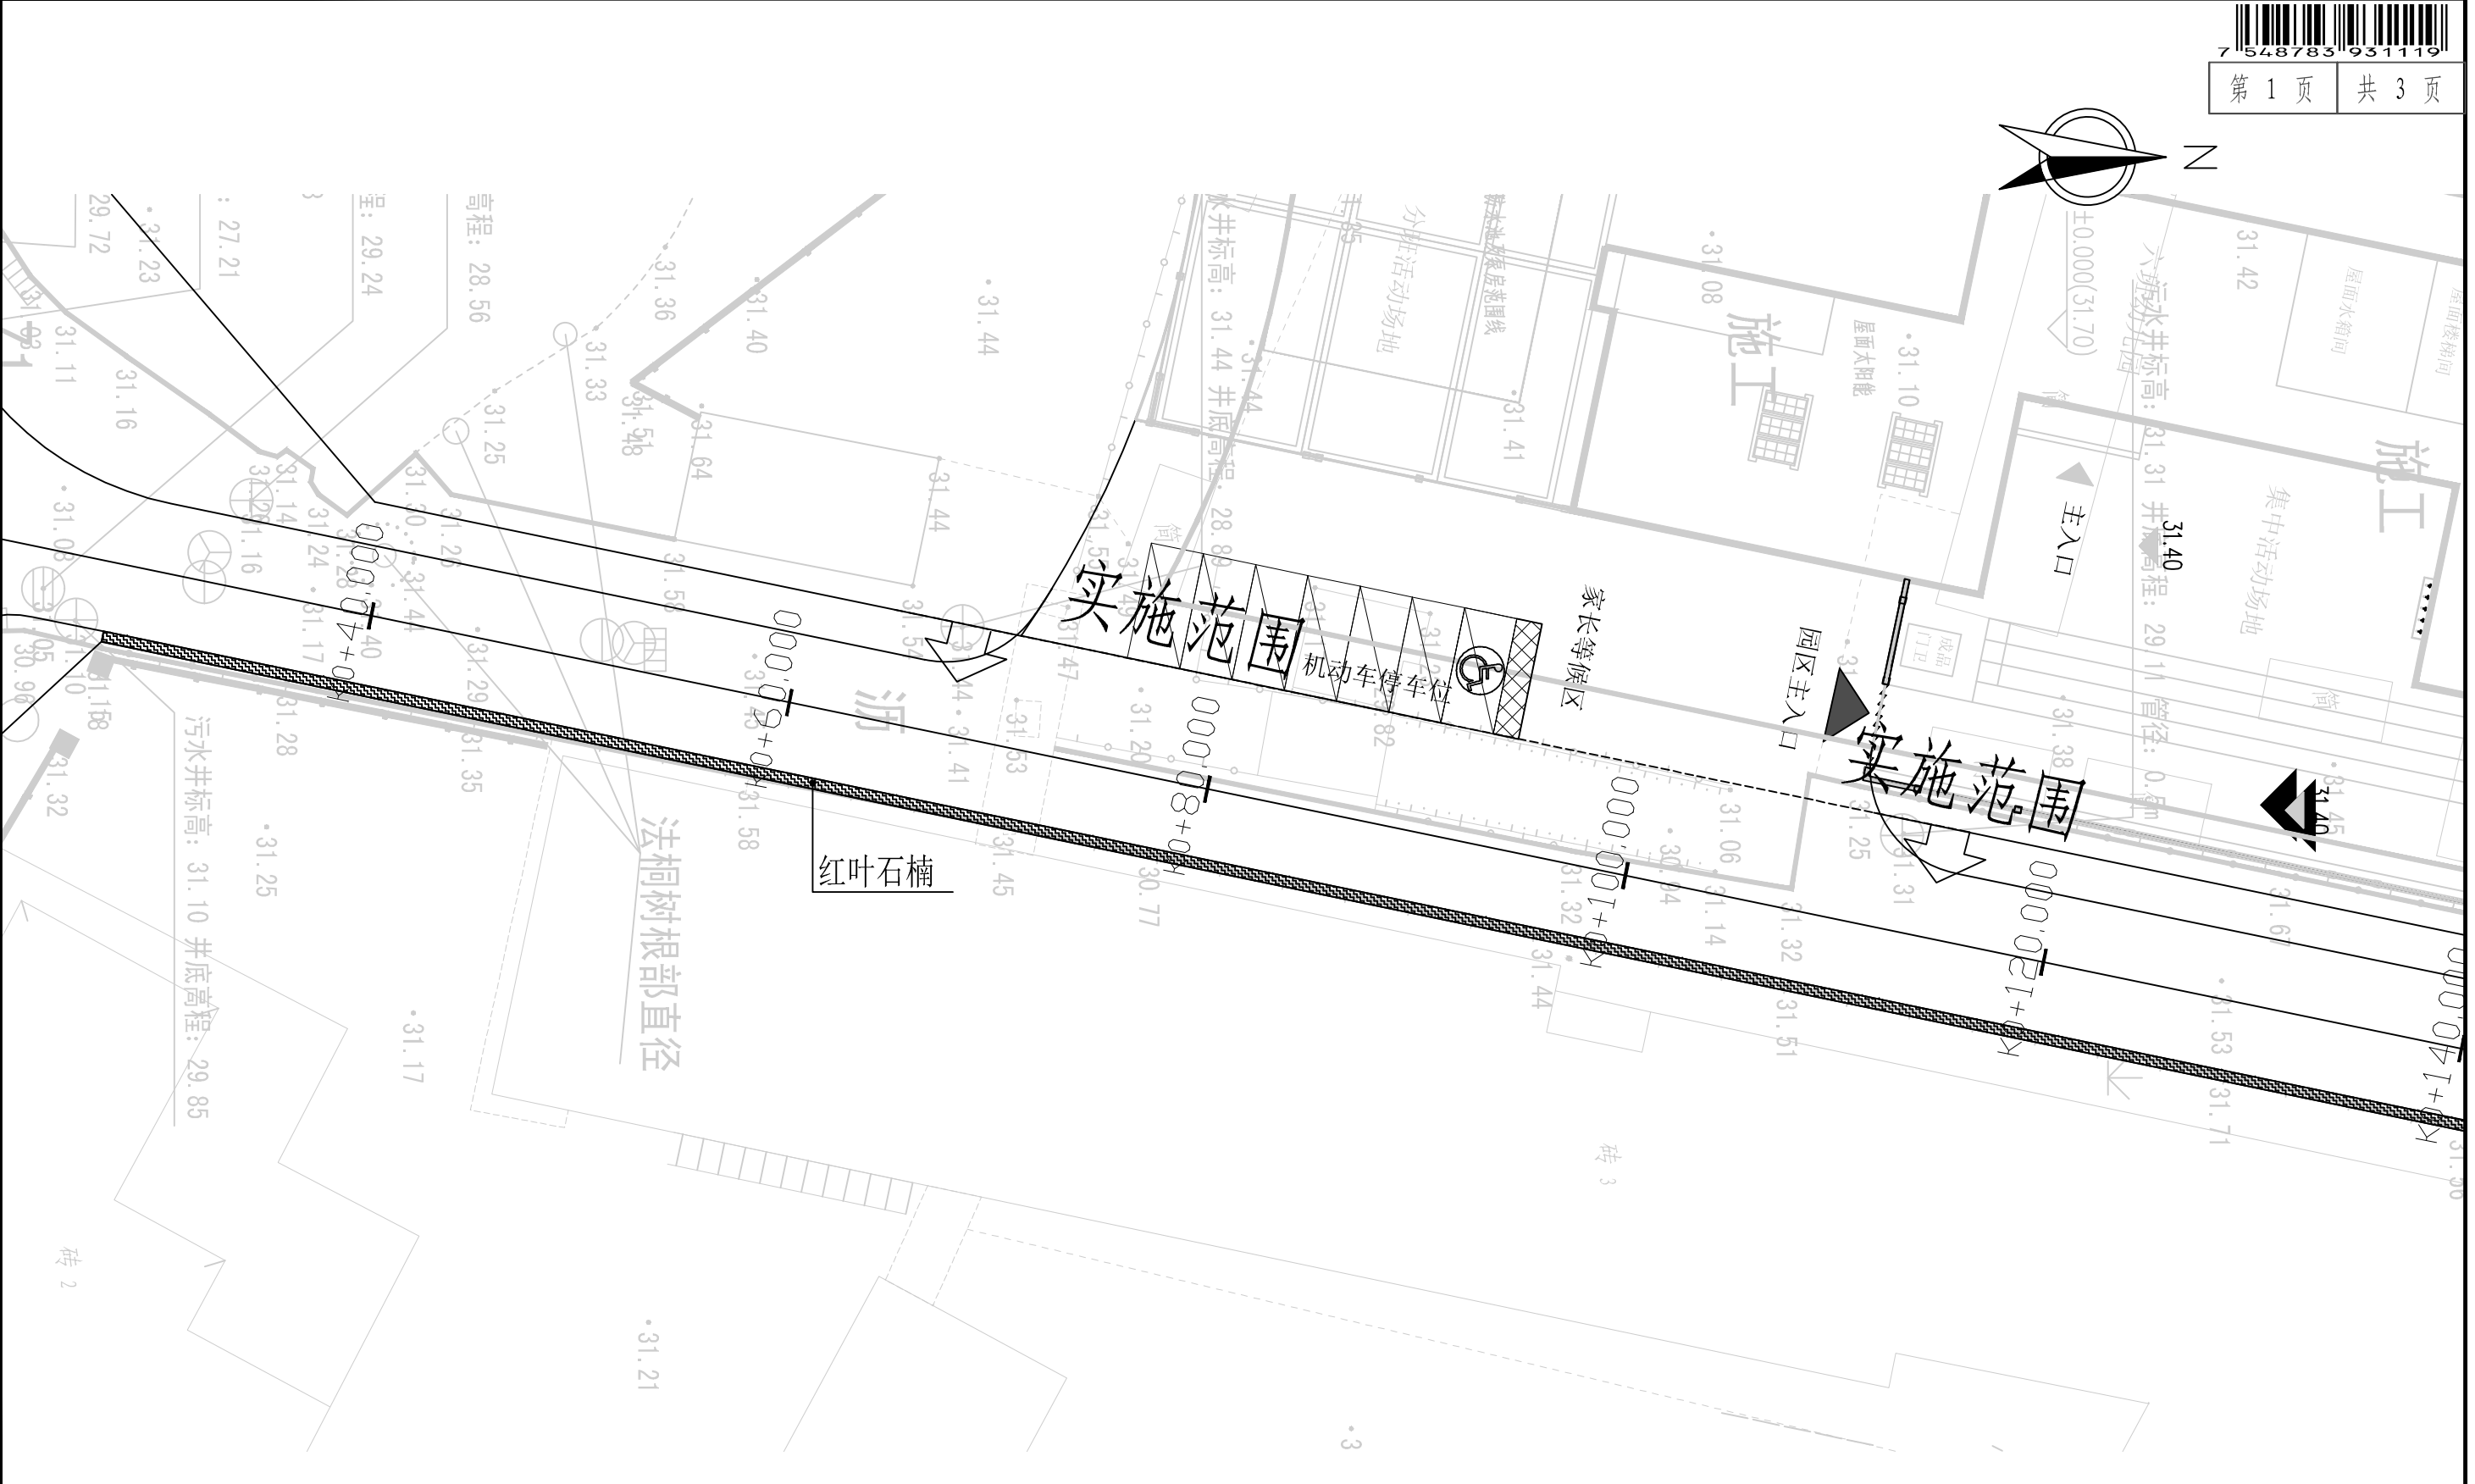

①绿化种植平面图一 1: 300



林同棧国际工程咨询(中国)有限公司 T. Y. Lin International Engineering Consulting (China) Co., Ltd	工程名称 Project	玉带紫宸小区配套路新建工程	项目负责 Design Person in Charge	周厚杰	周厚杰	制图 Drawing	高晴	高晴	校对 Check	王志香	王志香	审定 Approved	靳东海	靳东海	专业 Specialty	绿化工程	阶段 Stage	施工图
	图名 Drawing Name	绿化种植平面图一	专业负责 Specialized Person in Charge	高晴	高晴	设计 Design	高晴	高晴	审核 Examiner	吴志欢	吴志欢	工程编号 Project No.	122042521001	122042521001	图号 Drawing No.	S01B004	日期 Date	2025. 06

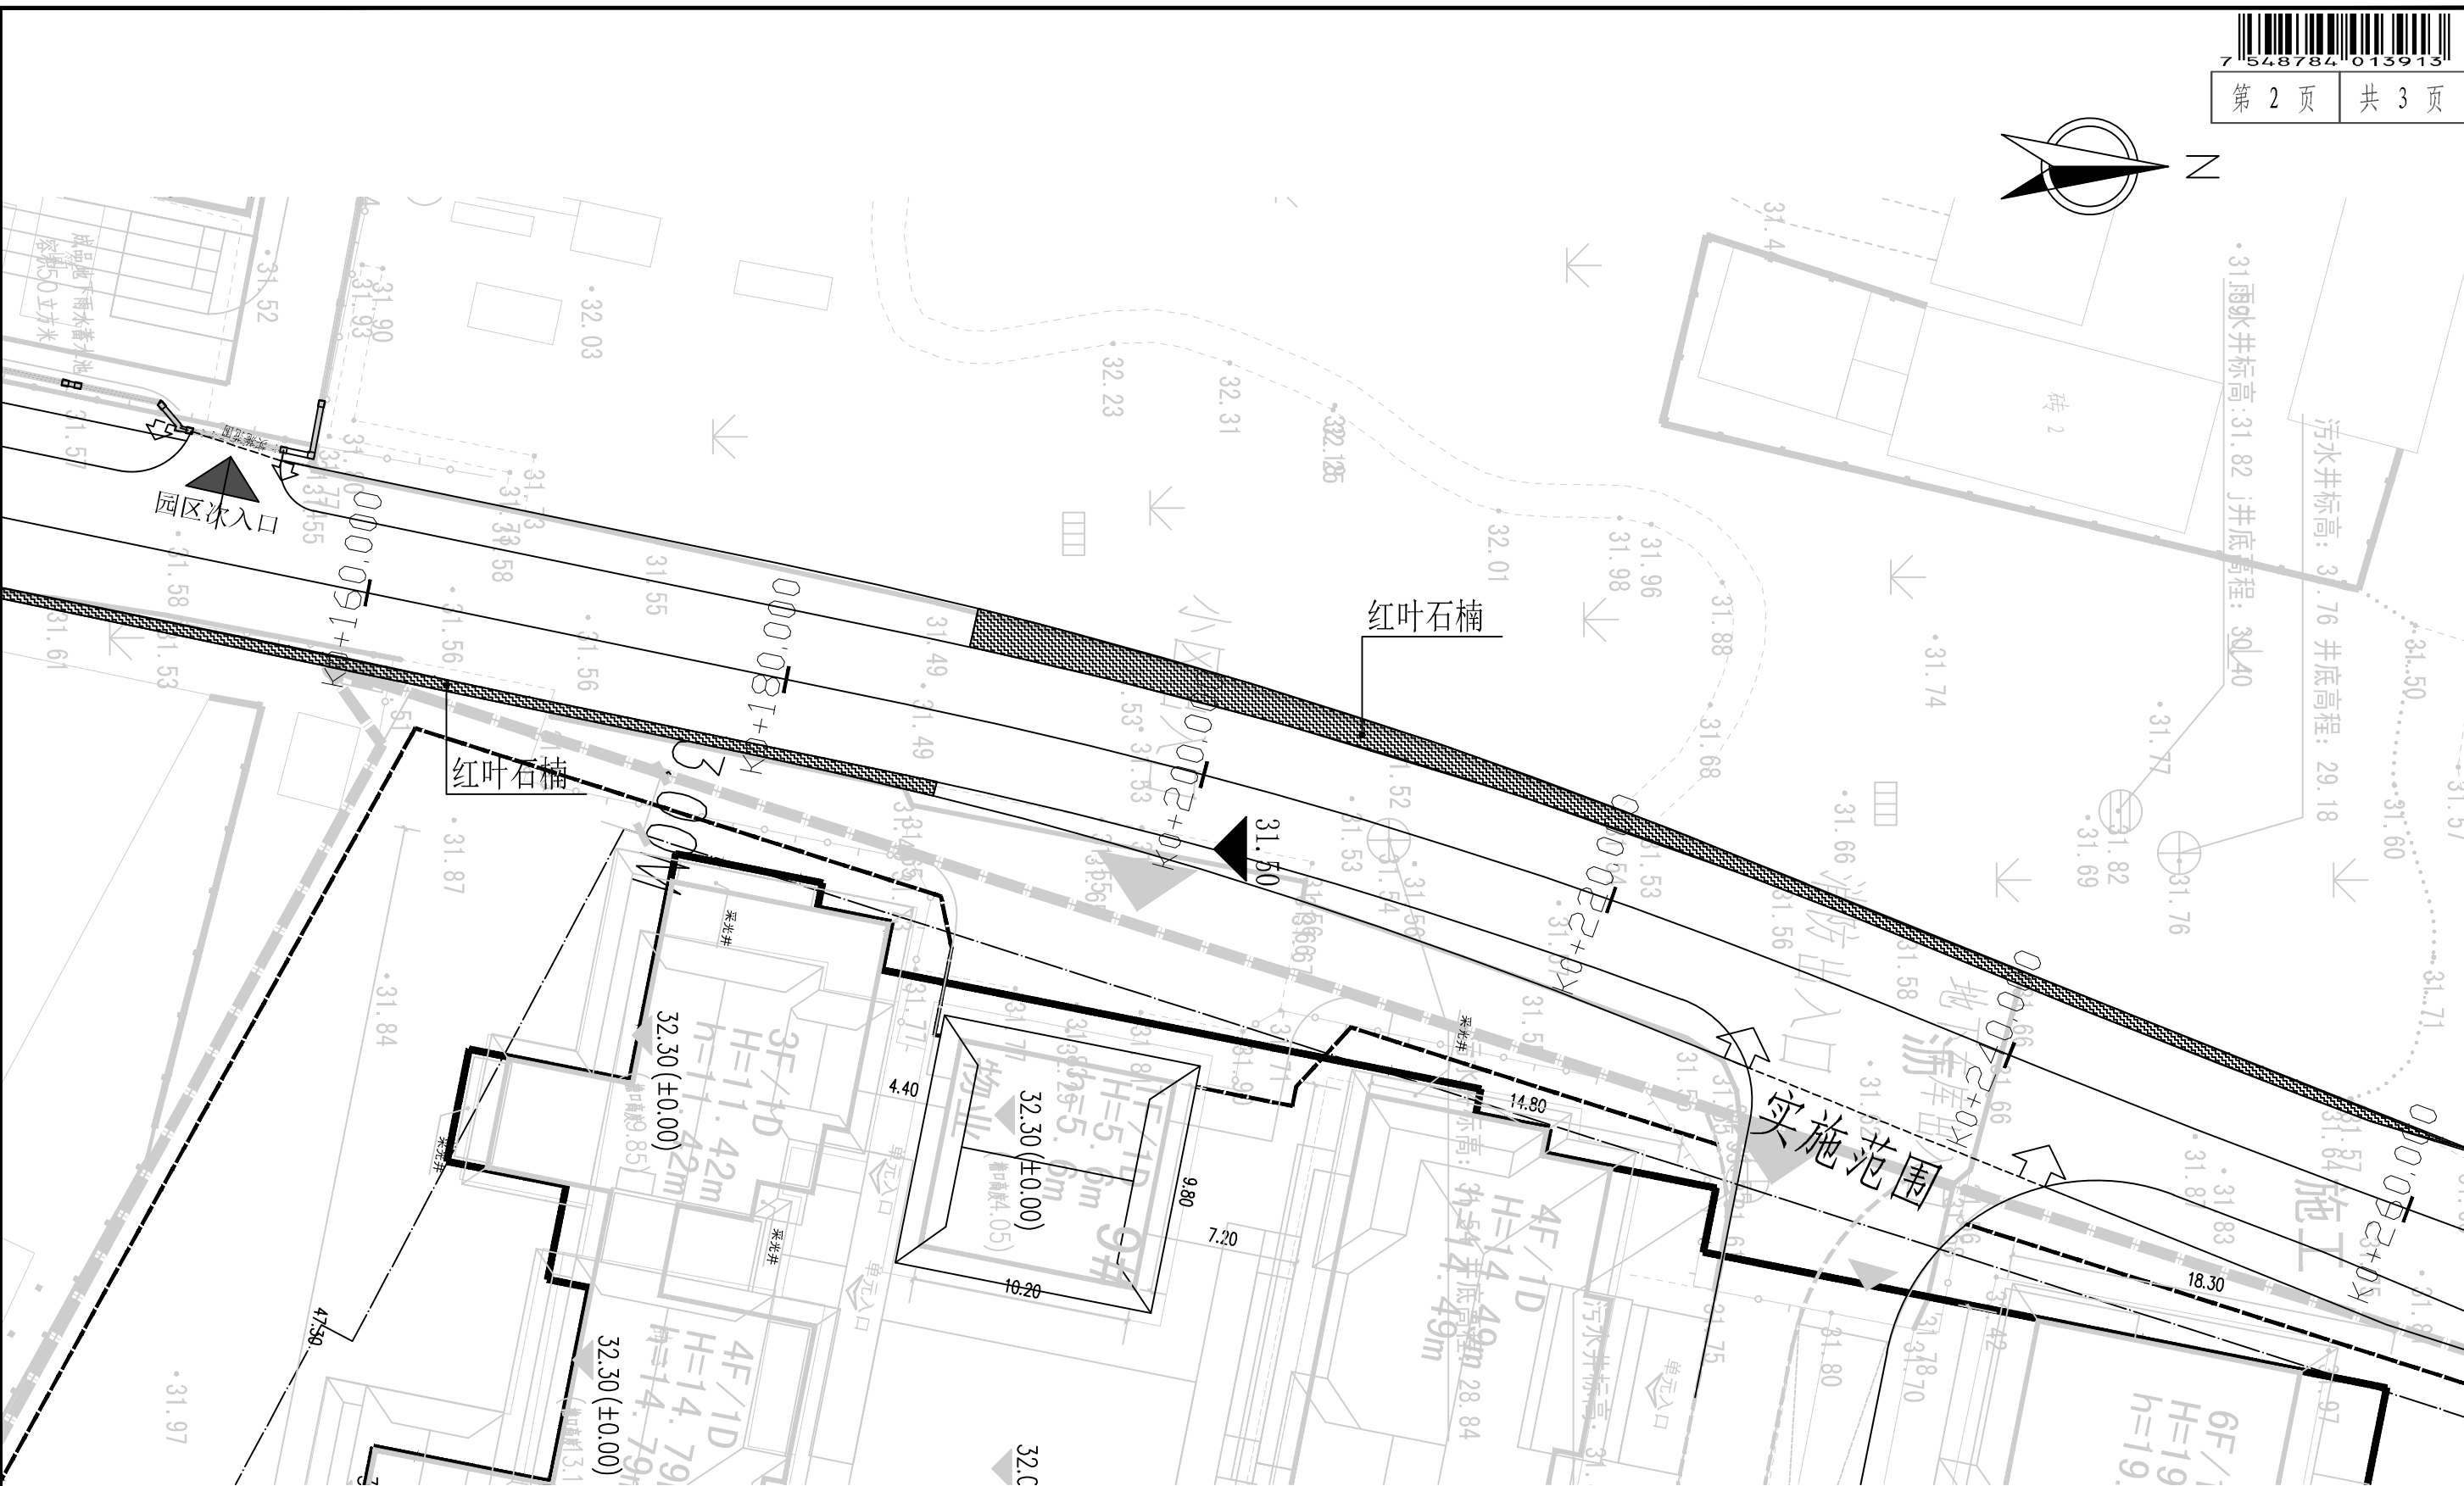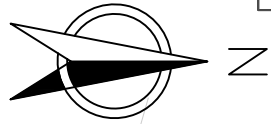

①绿化种植平面图二 1: 300

版次	专业		道路	交通
	专业		给排水	电气
	专业		结构	桥梁
	专业		暖通	风
日期	签字	日期	签字	日期


林同棧国际工程咨询(中国)有限公司 T. Y. Lin International Engineering Consulting (China) Co., Ltd	工程名称	玉带紫宸小区配套路新建工程	项目负责	周厚杰	周厚杰	制图	高晴	高晴	校对	王志香	王志香	审定	靳东海	靳东海	专业	绿化工程	阶段	施工图
	图名	绿化种植平面图二	专业负责	高晴	高晴	设计	高晴	高晴	审核	吴志欢	吴志欢	工程编号	122042521001	122042521001	图号	S01B004	日期	2025.06

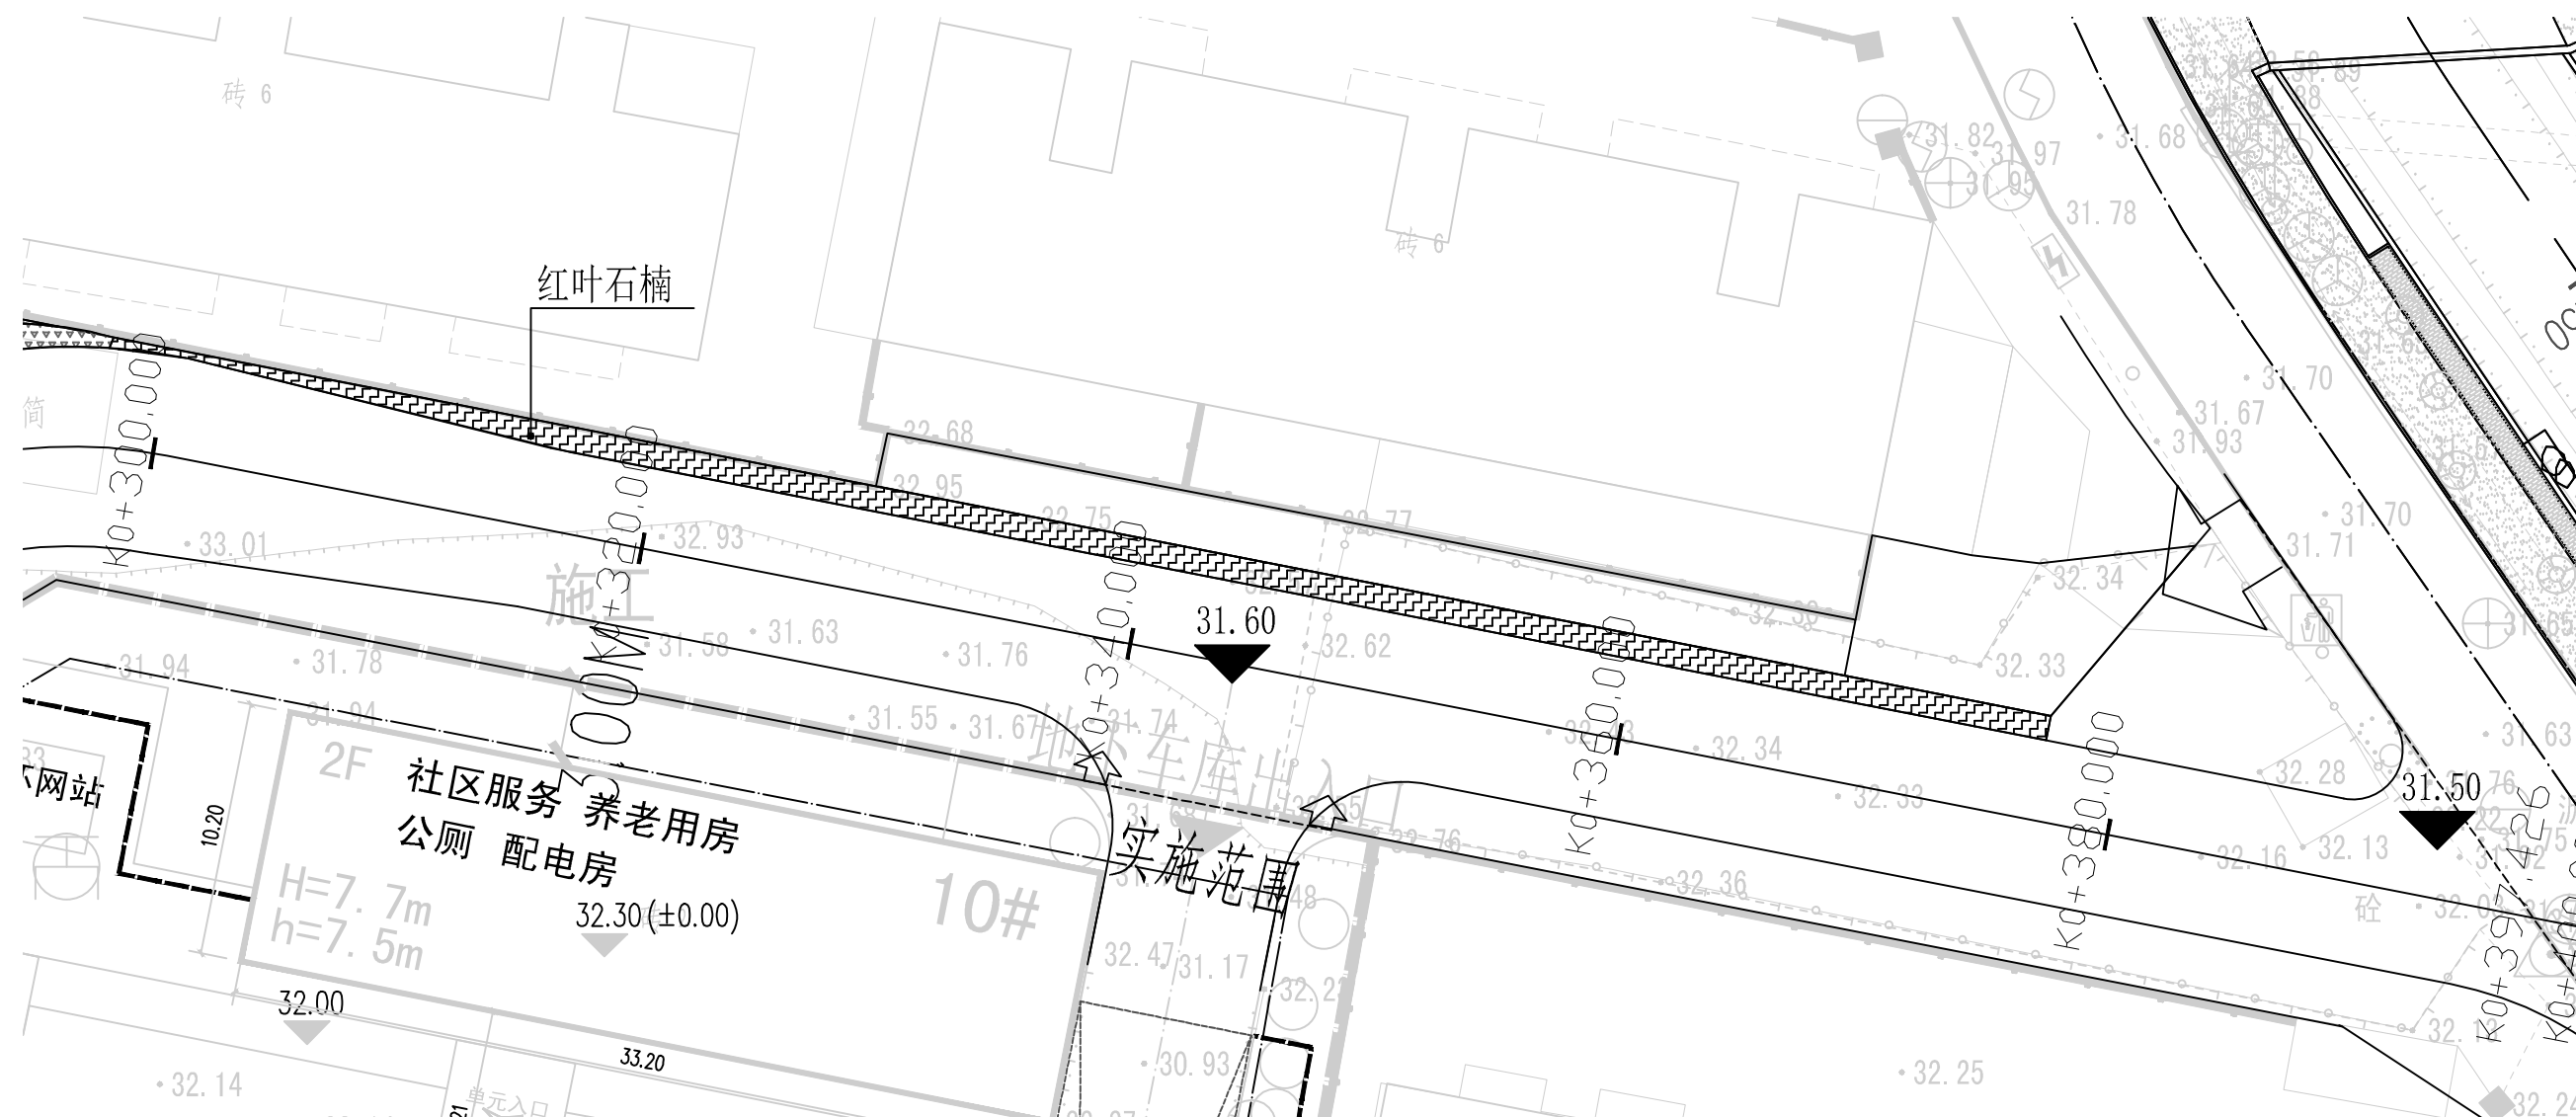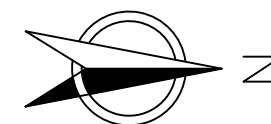

①绿化种植平面图三 1: 300

版次	专业道路	签字	日期	专业排水	签字	日期	专业结构	签字	日期	专业隧道	签字	日期	专业通风	签字	日期
version No.															
A	交通			电气			桥梁			隧道					

林同棧國際工程諮詢(中國)有限公司 T.Y. Lin International Engineering Consulting (China) Co., Ltd.	工程名称 Project:	玉带紫宸小区配套路新建工程	项目负责 Design Person in Charge	周厚杰	周厚杰	制图 Drawing	高晴	高晴	校对 Check	王志香	王志香	审定 Approved	靳东海	靳东海	专业 Specialty	绿化工程	阶段 Stage	施工图
	图名 Drawing Name	绿化种植平面图三	专业负责 Specialized Person in Charge	高晴	高晴	设计 Design	高晴	高晴	审核 Examiner	吴志欢	吴志欢	工程编号 Project No.	122042521001	122042521001	图号 Drawing No.	S01B004	日期 Date	2025.06

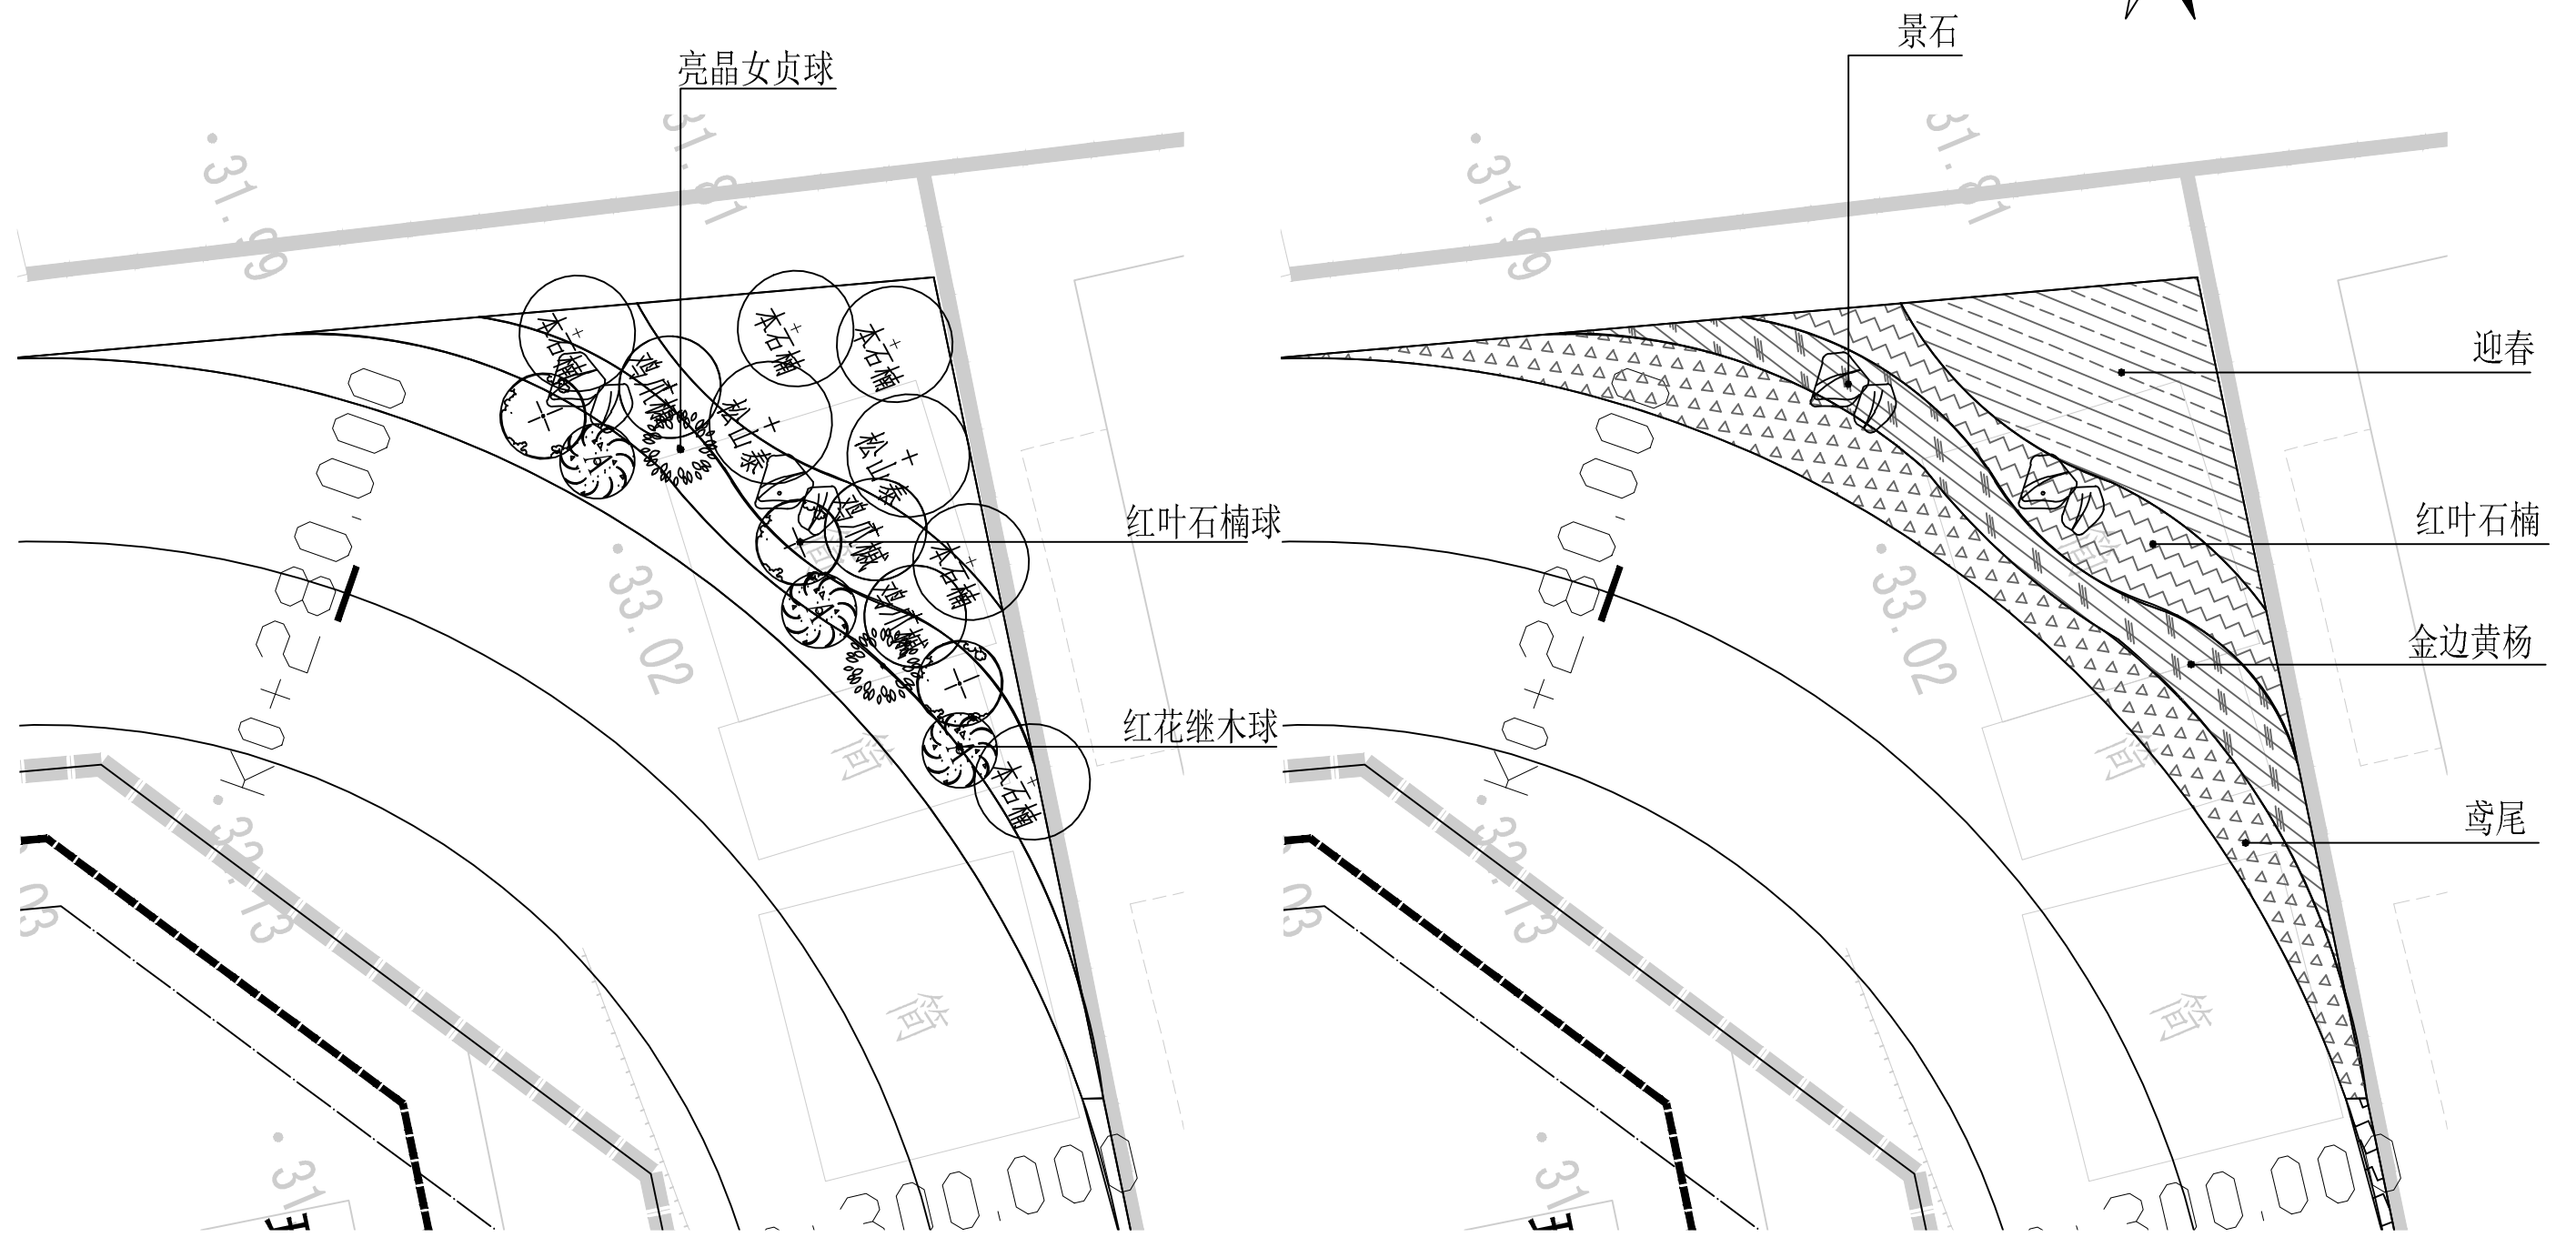

①节点乔灌木种植平面图 1: 150

②节点地被种植平面图 1: 150

注：绿地内做微地形处理，满足排水需求

版次	专业道路	签字	日期	专业排水	签字	日期	专业结构	签字	日期	专业管道	签字	日期
	专业道路	签字	日期	专业排水	签字	日期	专业结构	签字	日期	专业管道	签字	日期

林同棧國際工程諮詢(中國)有限公司 T. Y. Lin International Engineering Consulting (China) Co., Ltd	工程名称 Project:	玉带紫宸小区配套路新建工程	项目负责 Design Person In Charge	周厚杰	周厚杰	制图 Drawing	高晴	高晴	校对 Check	王志香	王志香	审定 Approved	靳东海	靳东海	专业 Speciality	绿化工程	阶段 Stage	施工图
	图 名 Drawing Name	节点种植平面图	专业负责 Specialized Person In Charge	高晴	高晴	设计 Design	高晴	高晴	审核 Examiner	吴志欢	吴志欢	工程编号 Project No.	122042521001	122042521001	图号 Drawing No.	S01B005	日期 Date	2025.06



迁移苗木表

序号	植 物 名 称	规 格 参 数 (cm)				数量	单位
		胸 径	地 径	高 度	蓬 径		
01	法桐	80				2	株
		50				2	株
		40				1	株
02	高杆女贞	30				2	株

版次 Version No.	A	日期		签字	
		专业	结构	签字	
		专业	桥梁	签字	
		专业	道路	签字	
		专业	电气	签字	
		专业	给排水	签字	
		专业	交通	签字	
		专业	暖通	签字	
		专业	其他	签字	
		专业	其他	签字	

林同棧国际工程咨询(中国)有限公司 T.Y. Lin International Engineering Consulting (China) Co., Ltd		工程名称 Project	玉带紫宸小区配套路新建工程	项目负责 Design Person in Charge	周厚杰	周厚杰	制图 Drawing	高晴	高晴	校对 Check	王志香	王志香	审定 Approved	靳东海	靳东海	专业 Specialty	绿化工程	阶段 Stage	施工图
		图 名 Drawing Name	迁移苗木表	专业负责 Specialized Person in Charge	高晴	高晴	设计 Design	高晴	高晴	审核 Examiner	吴志欢	吴志欢	工程编号 Project No.	122042521001	122042521001	图号 Drawing No.	S01B006	日期 Date	2025.06